


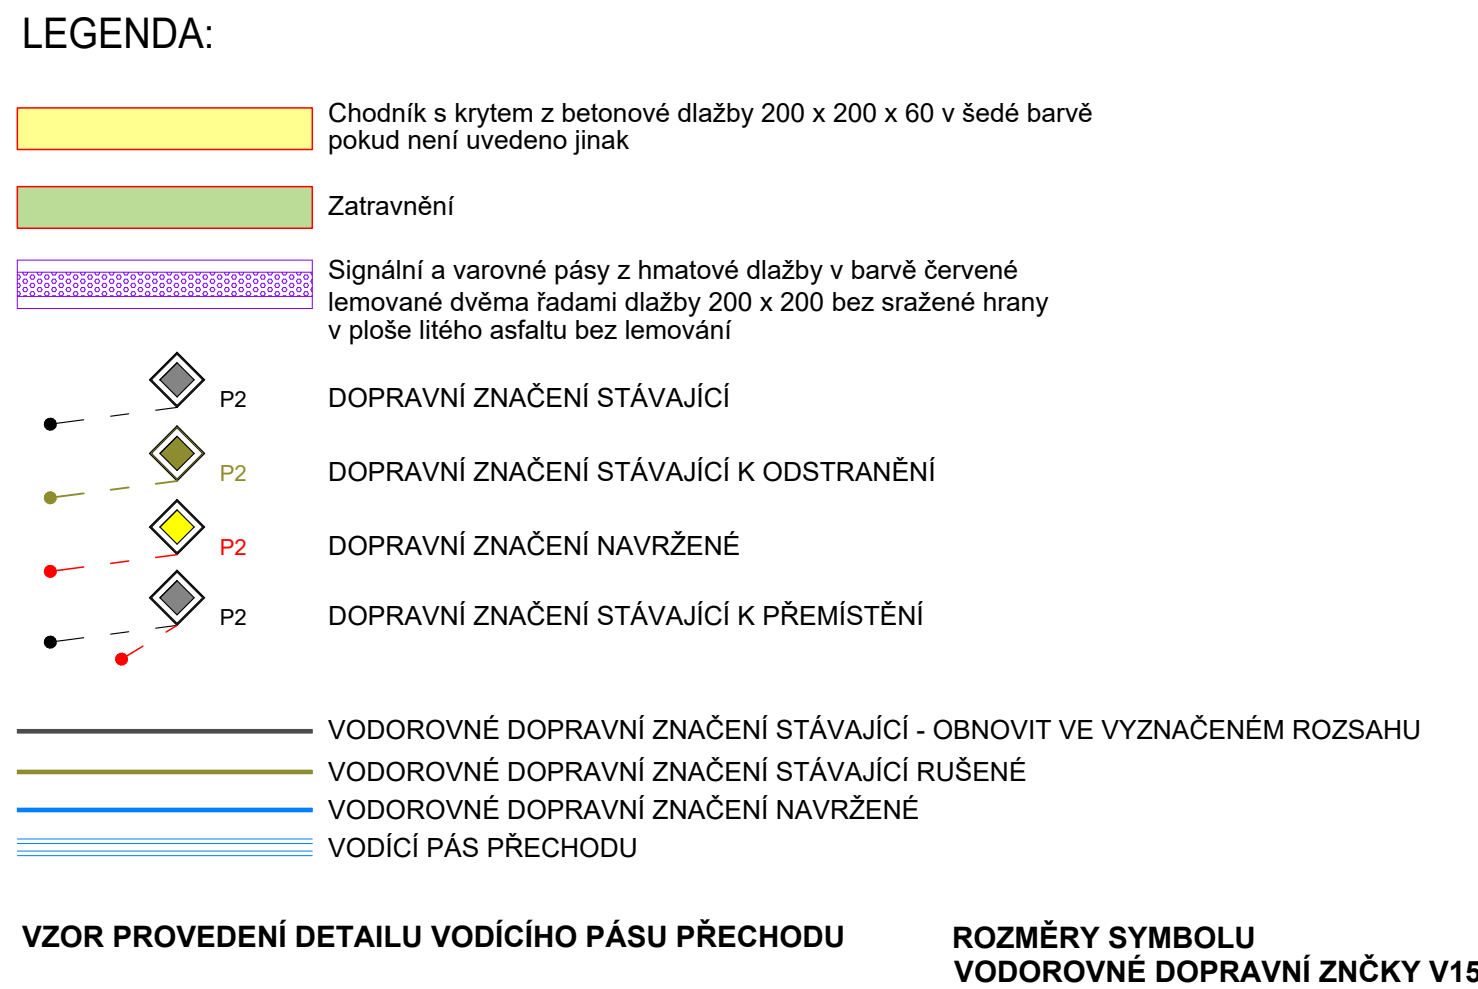

Stávající dopravní značení bude odstraněno broušením.
Obnova vodorovného dopravního značení bude provedena strukturálním plastem s reflexní úpravou.

LEGENDA NOVĚ PROJEKTOVANÉHO SVĚTELNĚ SIGNALIZAČNÍHO ZAŘÍZENÍ (SSZ):

- Východníkový stžár SZS s údajem o délce východníku
- Zároveň zinkovaný zevnitř i vně
- Chodníková jezdová kabelová komora indukční smýčky SZS
- Indukční smýčky SZS
 - přesné umístění může být upřesněno dopravním inženýrem na základě výsledků sčítání doprav v rámci RDS - musí být odsouhlaseno správcem SZS
- Kamera vidětodetektor
- Virtuální detekční zóna SZS na STOP čáře
 - přesné umístění může být upřesněno dopravním inženýrem na základě výsledků sčítání doprav v rámci RDS
- Návěstidlo tříbarevné soustavy s plnými signály (S1)
- Návěstidlo tříbarevné soustavy s plnými signály (S1) a s kontrastním rámem
- Návěstidlo tříbarevné soustavy se směrovými signály (S2)
- Návěstidlo tříbarevné soustavy se směrovými signály (S2) a s kontrastním rámem
- Návěstidlo tříbarevné soustavy s kombinovanými směrovými signály (S3)
- Návěstidlo tříbarevné soustavy s kombinovanými směrovými signály (S3) a s kontrastním rámem
- Doplčková zelená šipka (S5)
- Signál pro opuštění křižovatky (S6) s kontrastním rámem
- Návěstidlo se signály pro chodce (S9) vytvávené akustickou signalizací pro nevidomé
- Signál pŕeuřvovaného žlutého svítla ve tvaru kráčejícího chodce (S7) s kontrastním rámem
- Tačtíčko pro chodce
- Signál pŕeuřvovaného žlutého svítla (S7)
- Stacionární jednotka RSU (Road-Side Unit)
 - Připojeno k BACKOFFICE na BKOM

**LEGENDA NOVĚ PROJEKTOVANÉHO KAMEROVÉHO SYSTÉMU V RÁMCI
SO 401:**

-  - Pevná dopravní kamera - kamera pro sčítání dopravy
- -- Dopravní dohledová kamera určená pro analýzu video streamů ke sčítání dopravy
- - Otočná kamera PTZ
-  -- bezpečnostní kamera pro městskou policii (MP)

LEGENDA NOVĚ PROJEKTOVANÉHO VEŘEJNÉHO OSVĚTLENÍ (VO):

- Silniční stožár veřejného osvětlení, jmenovité výšky 8 m (umístění svítidla VO)
- žárové zinkovaný zevnitř i vně, spodní část po spodní okraj dvířek elektro-výbroje chráněna termoplastovým nástřikem
- obloukový výložník délky 2,5 m

LEGENDA ZAPRAVENÍ HMATOVÝCH ÚPRAV V RÁMCI SO 401

- Signální a varovné pásy z hmatové dlažby
- detaily viz výkres č. 401.7 - Bezbariérové úpravy

Souřadný systém: S-JTSK
Výškový systém: Bpv

Vedoucí projektant Elektro - ing. Klíma s.r.o., Tomáše Bati 1041, 674 01 Třebíč		 MATULA projekt s.r.o. Jana Babáková 2733/11 612 00 Brno tel.: 541 235 048
Zodpovědný projektant Ing. Radka Matulová		
Vypracoval Ing. Radka Matulová		
Investor Statutární město Brno, Dominikánské nám. 196/1, 602 00 Brno		
ROZVOJ DOPRAVNÍ TELEMATIKY V LETECH 2021-2027 - STAVBA A REKONSTRUKCE SSZ, ČÁST XII KŘIŽOVATKA SSZ Č. 8.08 HRADECKÁ - TÁBOR SO 101 - DOPRAVNÍ ŘEŠENÍ KŘIŽOVATKY Č. 8.08 HRADECKÁ x TÁBOR x POD KAŠTANY		
SITUACE DOPRAVNÍHO ZNAČENÍ		Formát 10 A4 Datum 09/2026 Stupeň PDPS Měřítko 1:250 č. výkresu č. sady
101.3		